


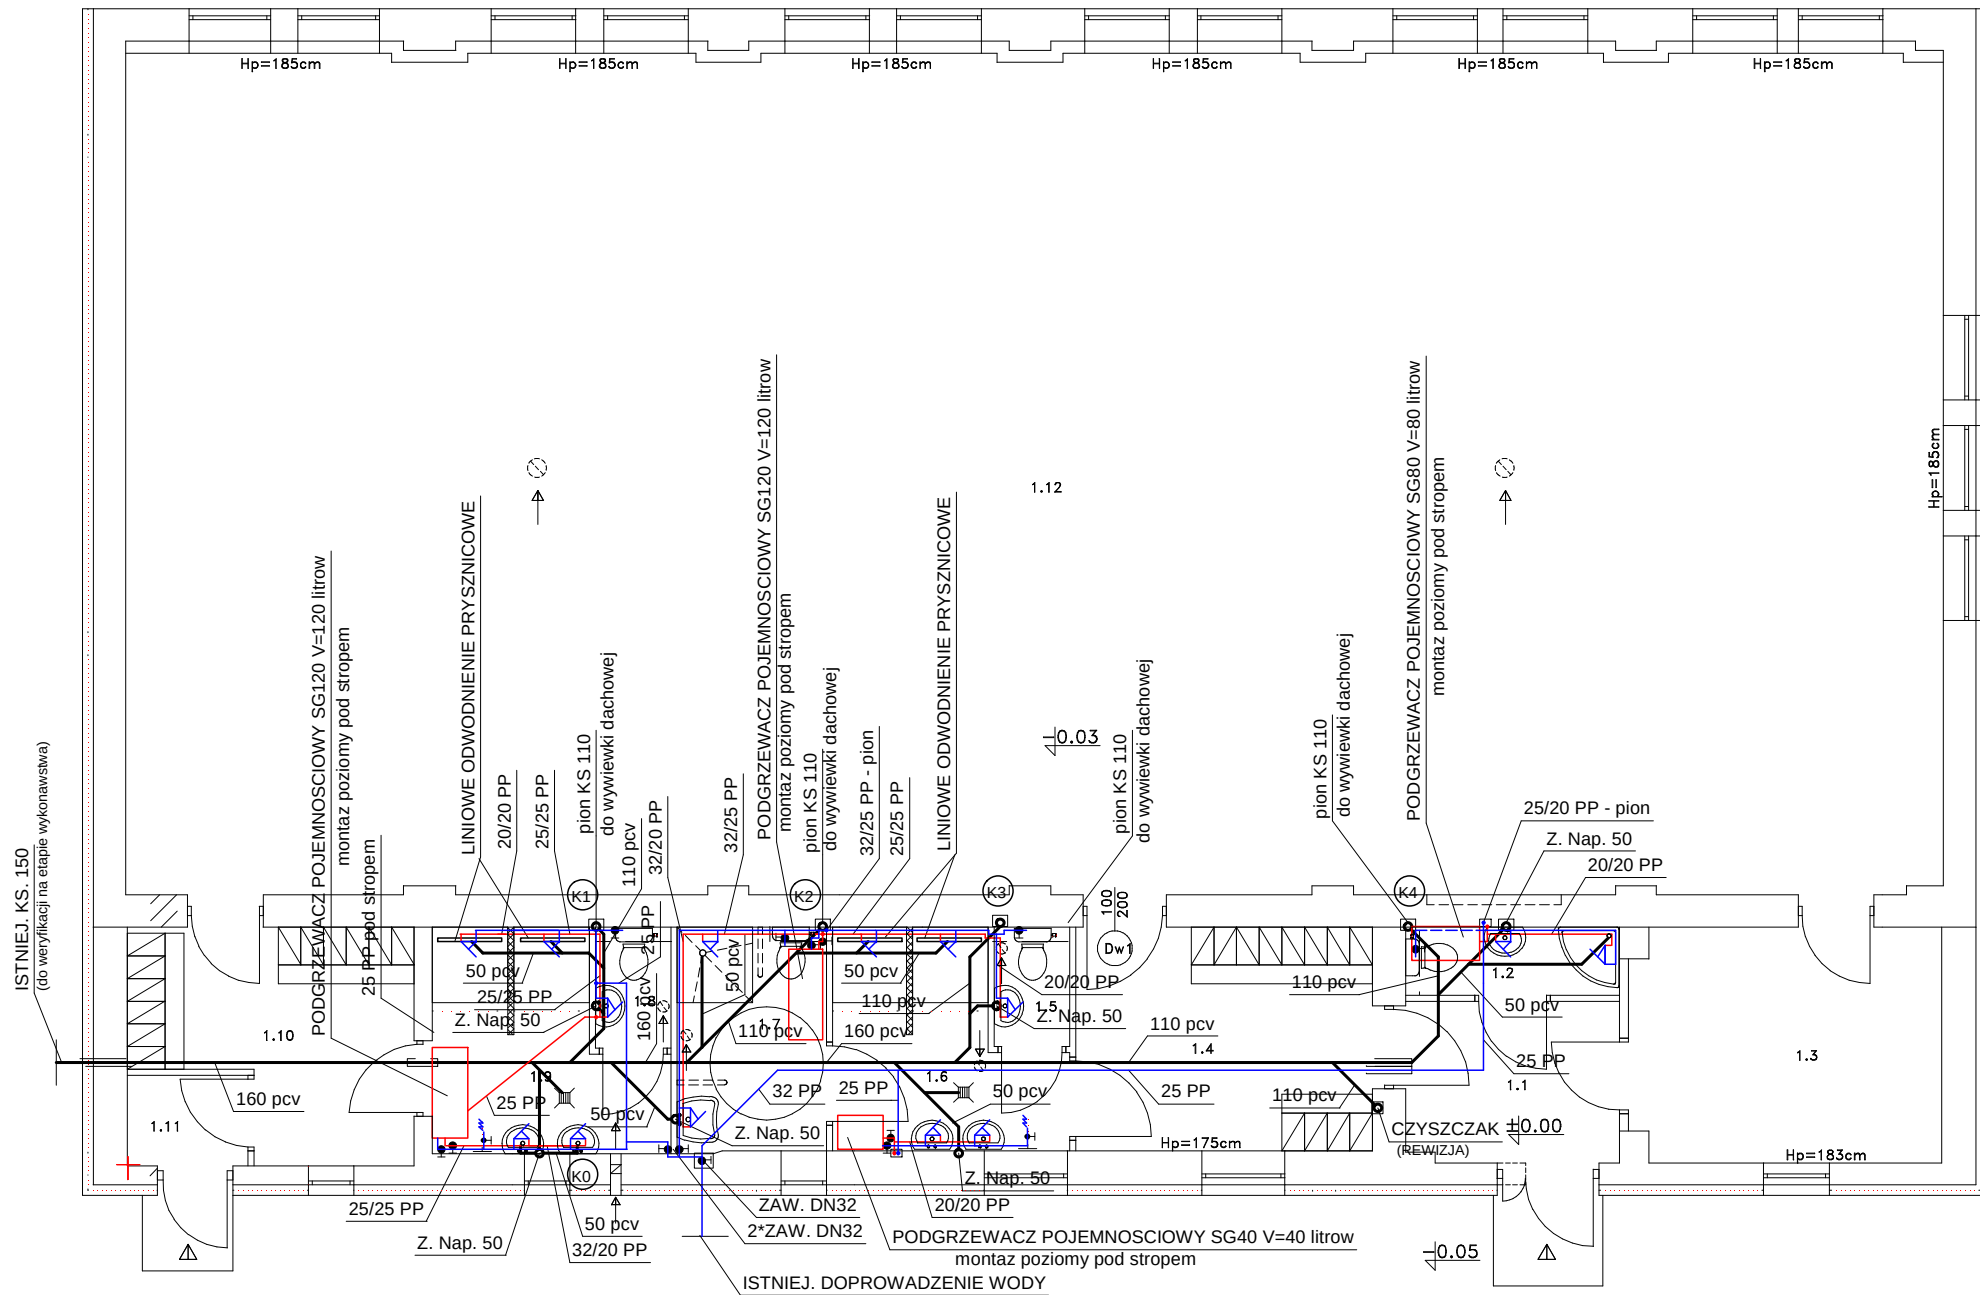


RZUT PARTERU 1:100


UWAGA.
CAŁOSC INSTALACJI ZW I CW UKŁADANA POD TYNKIEM I POD POSADZKA (W IZOLACJI)
PIONY K1, K2, K3, K4 - WYPROWADZIC PONAD DACH (DO WYWIEWEK DACHOWYCH)

INWESTOR: POWIAT GIZYCKI 11-500 GIZYCKO, ALEJA 1 MAJA 14		 JEDNOSTKA PROJEKTOWA : INSTAL PROJEKT M. JATKOWSKI GIŻYCKO, SPYTKOWO 24	
PROJEKT : MODERNIZACJA BUD. SALI GIMNASTYCZNEJ ZSEII - INSTAL. WOD-KAN i C.O. 11-500 GIZYCKO, UL. MICKIEWICZA 27			
BRANŻA : SANITARNA		RYSUNEK : RZUT - INSTALACJA WOD-KAN	
PROJ.: MGR. INŻ. MAREK JATKOWSKI UPR. BUD. NR 113/01/OL		SPR.: MGR. INŻ. MIROSLAW TCHÓRZEWSKI UPR. BUD. NR SUW-81/88	
		RYS NR: 1	
		SKALA: 1 : 100	
		DATA: III 2015	

SCHEMAT INSTAL. W.K.


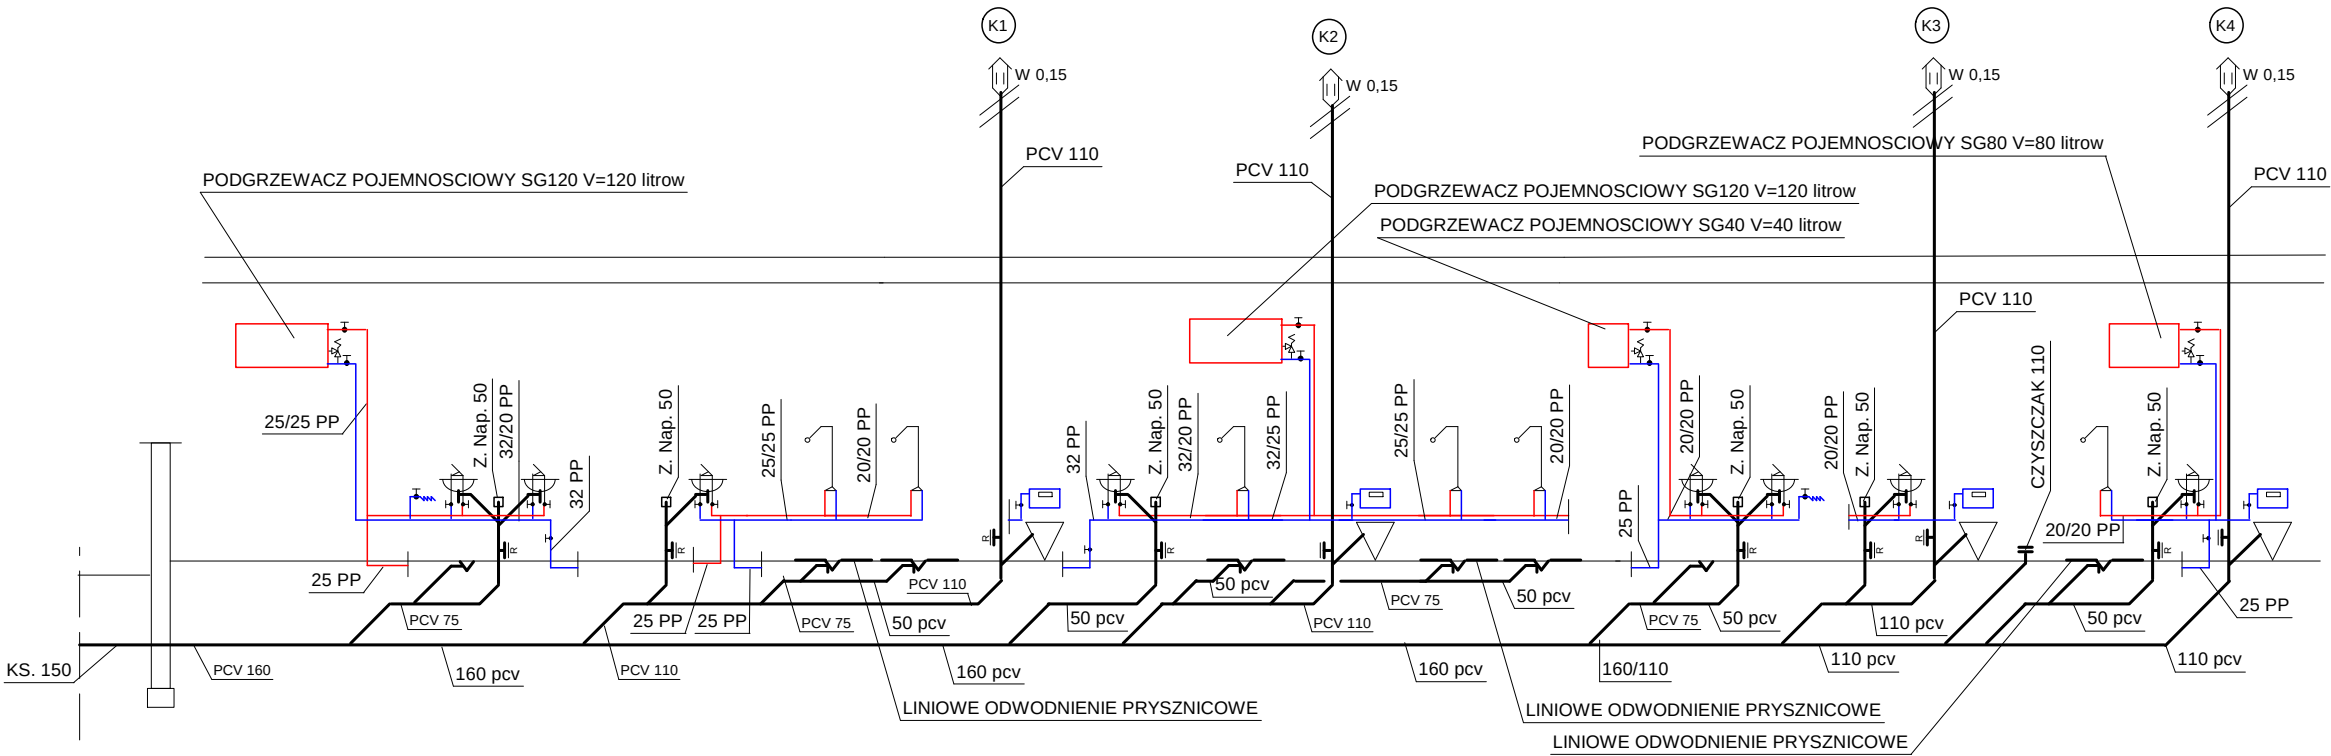


INWESTOR: POWIAT GIZYCKI 11-500 GIZYCKO, ALEJA 1 MAJA 14		 JEDNOSTKA PROJEKTOWA : INSTAL PROJEKT M. JATKOWSKI GIZYCKO, SPYTKOWO 24	
PROJEKT : MODERNIZACJA BUD. SALI GIMNASTYCZNEJ ZSEiI - INSTAL. WOD-KAN i C.O. 11-500 GIZYCKO, UL. MICKIEWICZA 27			
BRANZA : SANITARNA		RYSUNEK : SCHEMAT - INSTALACJA WOD-KAN	
PROJ.: MGR. INŻ. MAREK JATKOWSKI UPR. BUD. NR 113/01/OL		SPR.: MGR. INŻ. MIROSLAW TCHÓRZEWSKI UPR. BUD. NR SUW-81/88	
		RYS NR: 1	
		SKALA: 1 : 100	
		DATA: III 2015	

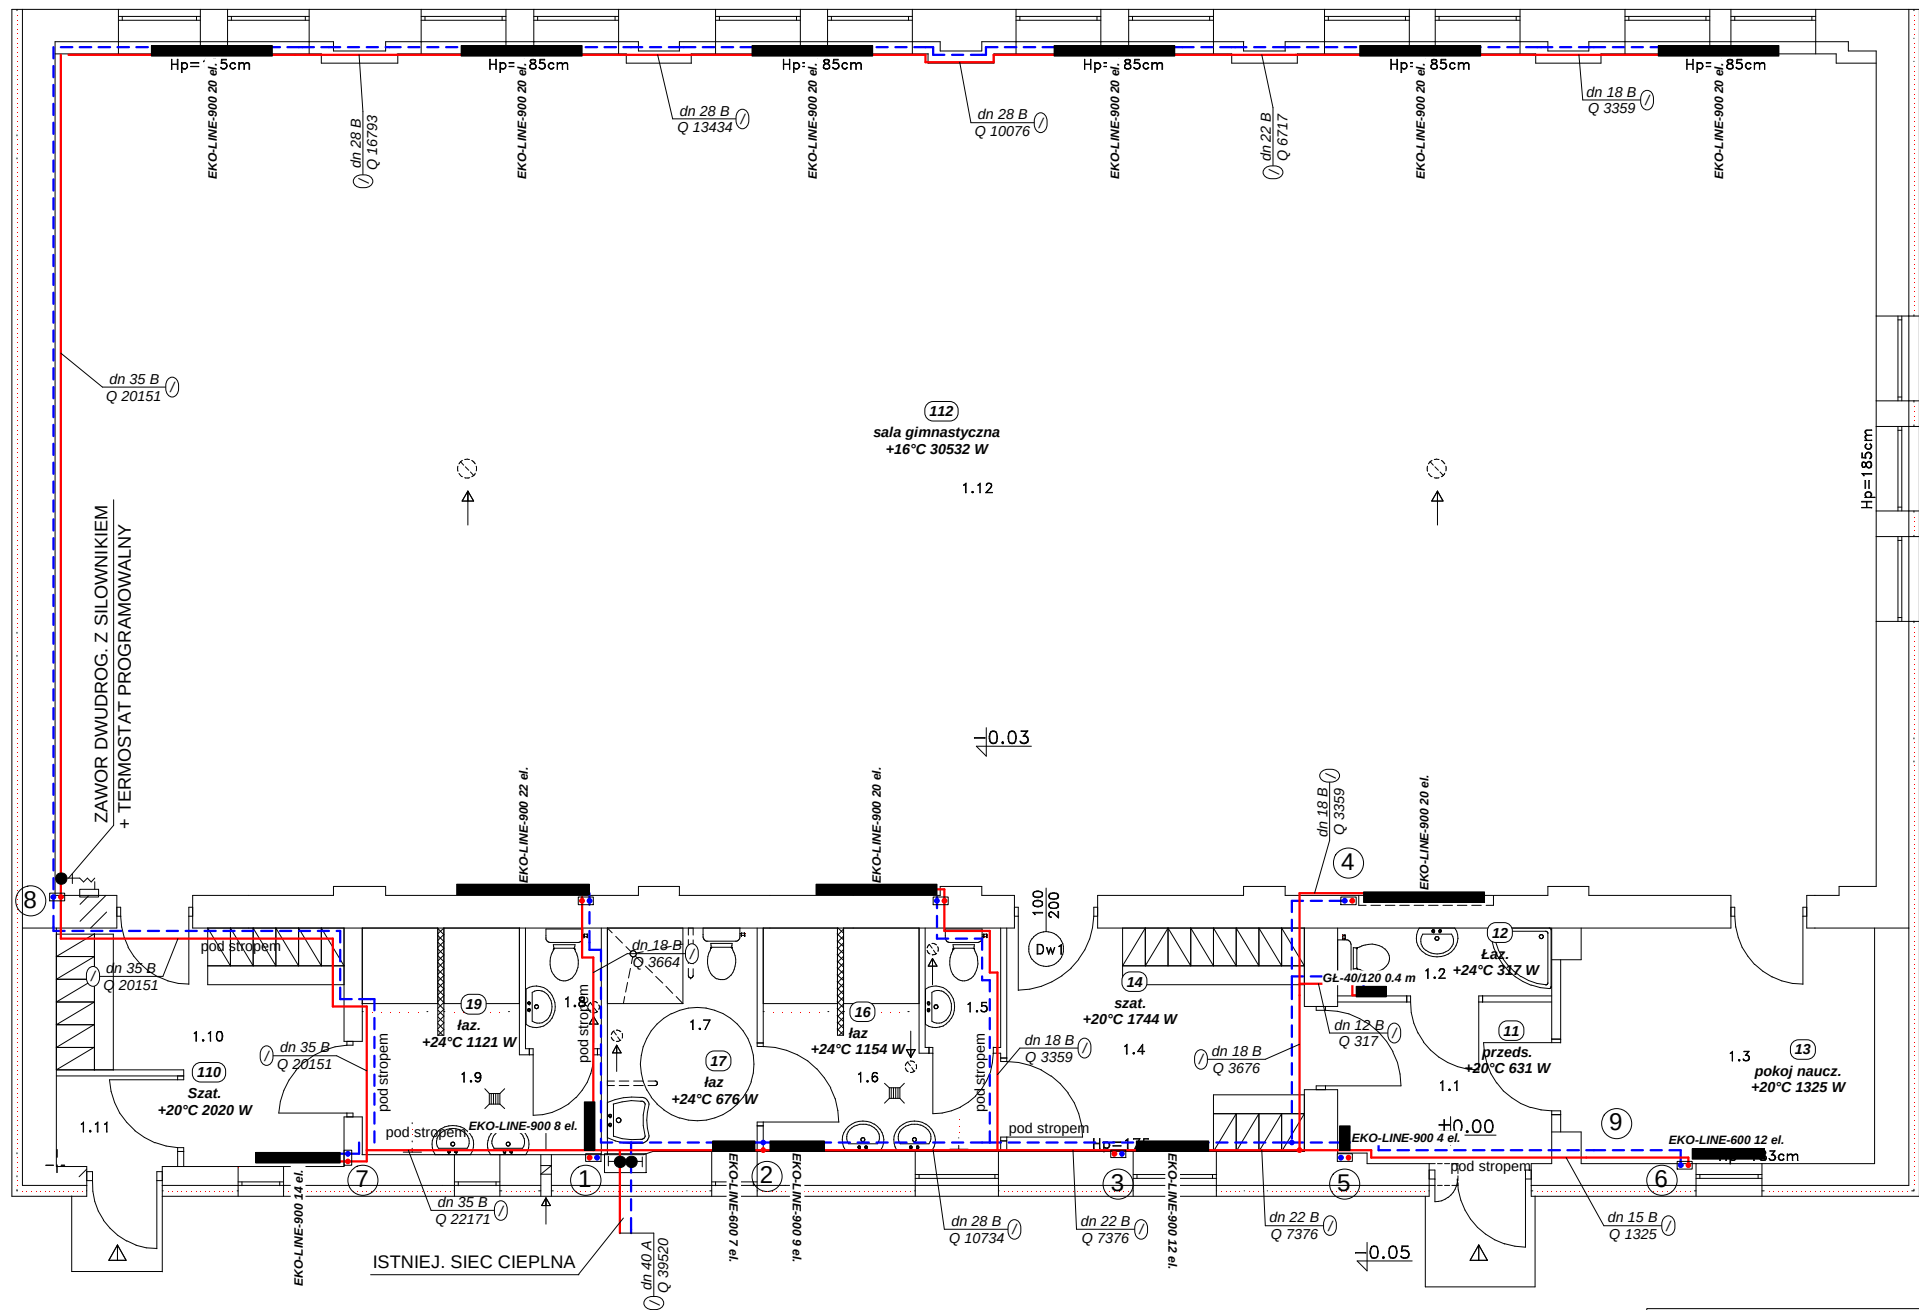

RZUT PARTERU 1:100

INWESTOR: POWIAT GIZYCKI 11-500 GIZYCKO, ALEJA 1 MAJA 14		JEDNOSTKA PROJEKTOWA:  INSTAL PROJEKT M. JATKOWSKI 11-500 GIZYCKO, SPYTKOWO 24	
OBIEKT: MODERNIZACJA BUD. SALI GIMNASTYCZNEJ ZSEII - INSTALACJA WOD-KANI C.O. 11-500 GIŻYCKO, UL. MICKIEWICZA 27			
BRANZA: SANITARNA		RYSUNEK: RZUT - INSTALACJA C.O.	
PROJEKTANT: mgr inż. MAREK JATKOWSKI upr. bud. 113/01/OL		SPR.: mgr inż. MIROSLAW TCHORZEWSKI upr. bud. SUW-81/88	
		Rys. nr : 3	
		Skala : 1:100	
		III 2015	

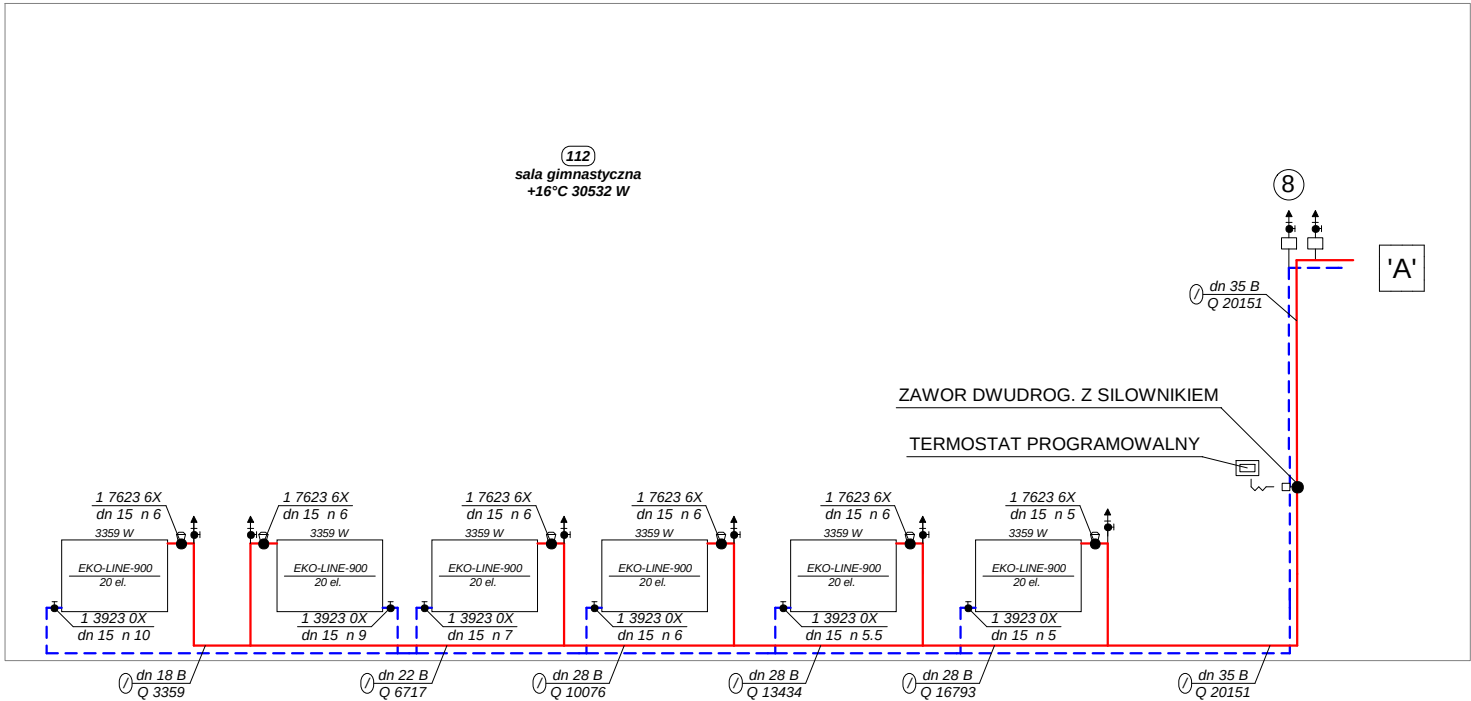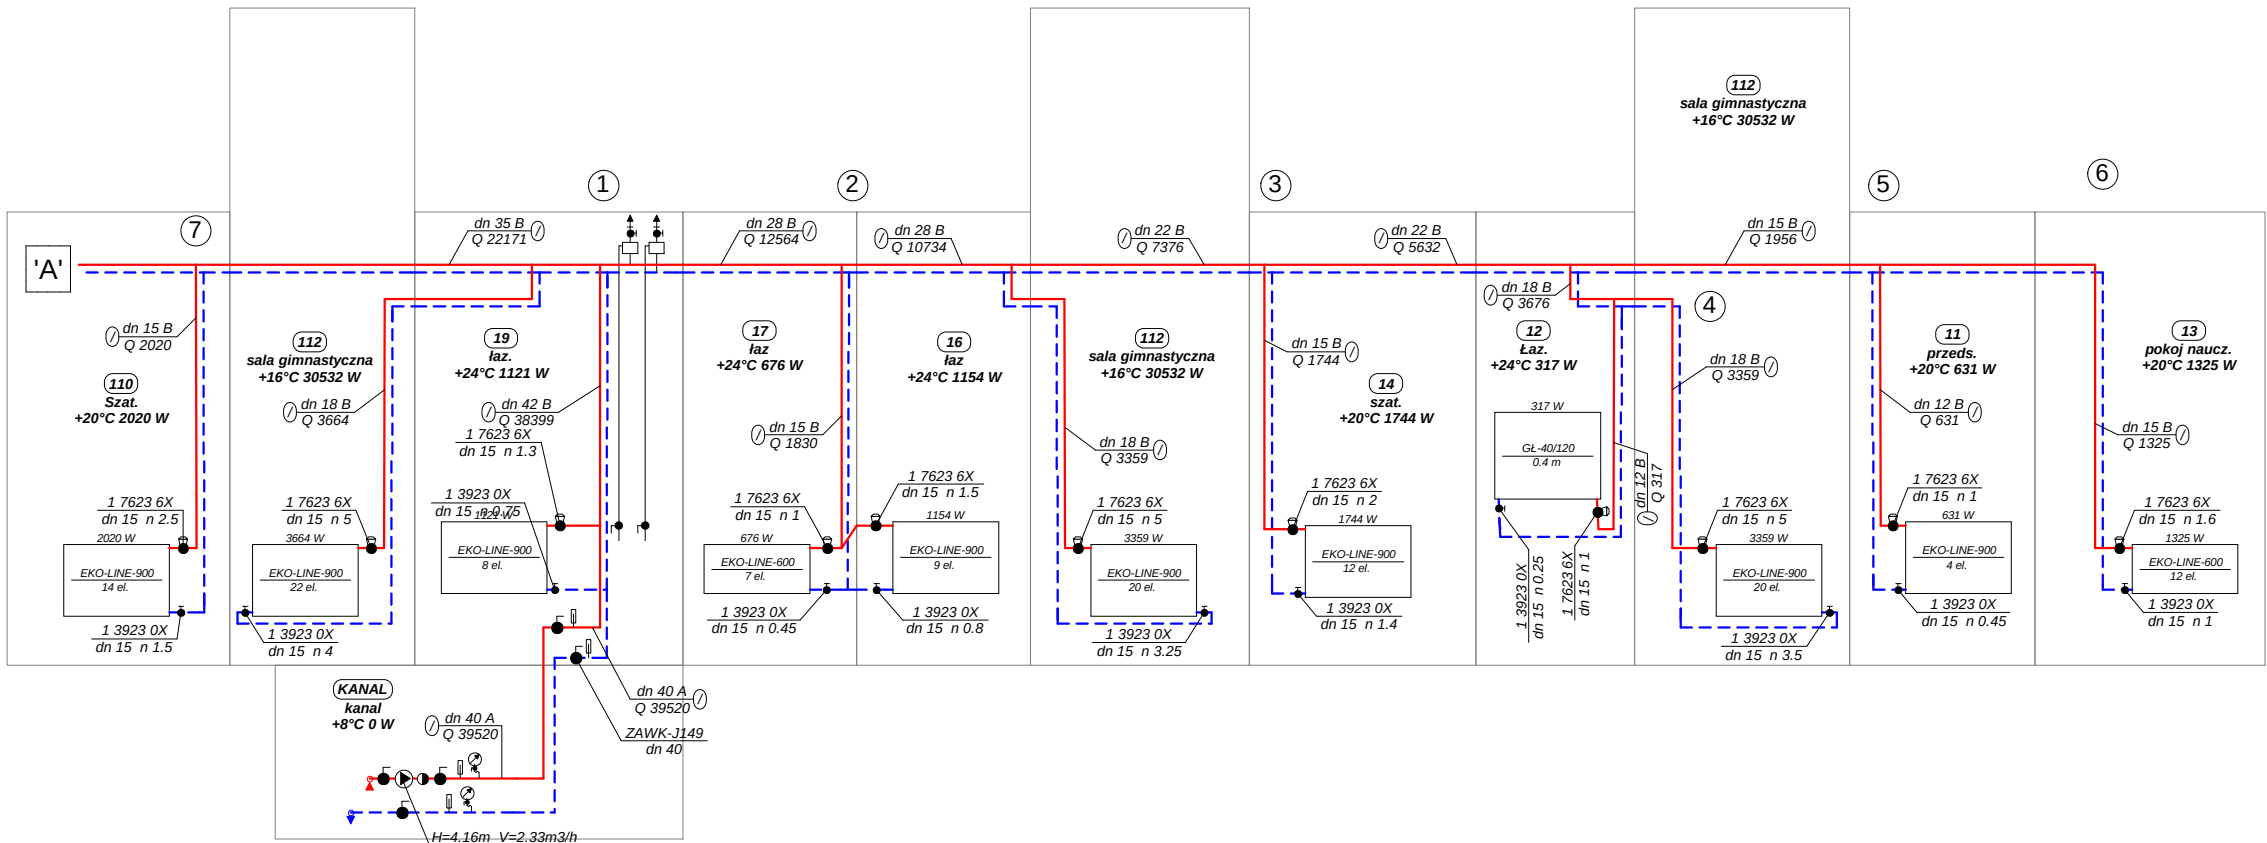

SCHEMAT INSTALACJI C.O.

INWESTOR: POWIAT GIZYCKI 11-500 GIZYCCKO, ALEJA 1 MAJA 14		JEDNOSTKA PROJEKTOWA:  INSTAL PROJEKT M. JATKOWSKI 11-500 GIZYCCKO, SPYTKOWO 24		
OBIEKT: MODERNIZACJA BUD. SALI GIMNASTYCZNEJ ZSEII - INSTALACJA WOD-KANI C.O. 11-500 GIŻYCCKO, UL. MICKIEWICZA 27				
BRANZA: SANITARNA		RYSUNEK: SCHEMAT - INSTALACJA C.O.		
PROJEKTANT: mgr inż. MAREK JATKOWSKI upr. bud. 113/01/OL		SPR.: mgr inż. MIROSLAW TCHORZEWSKI upr. bud. SUW-81/88		Rys. nr : 4
				Skala :
		III 2015		